




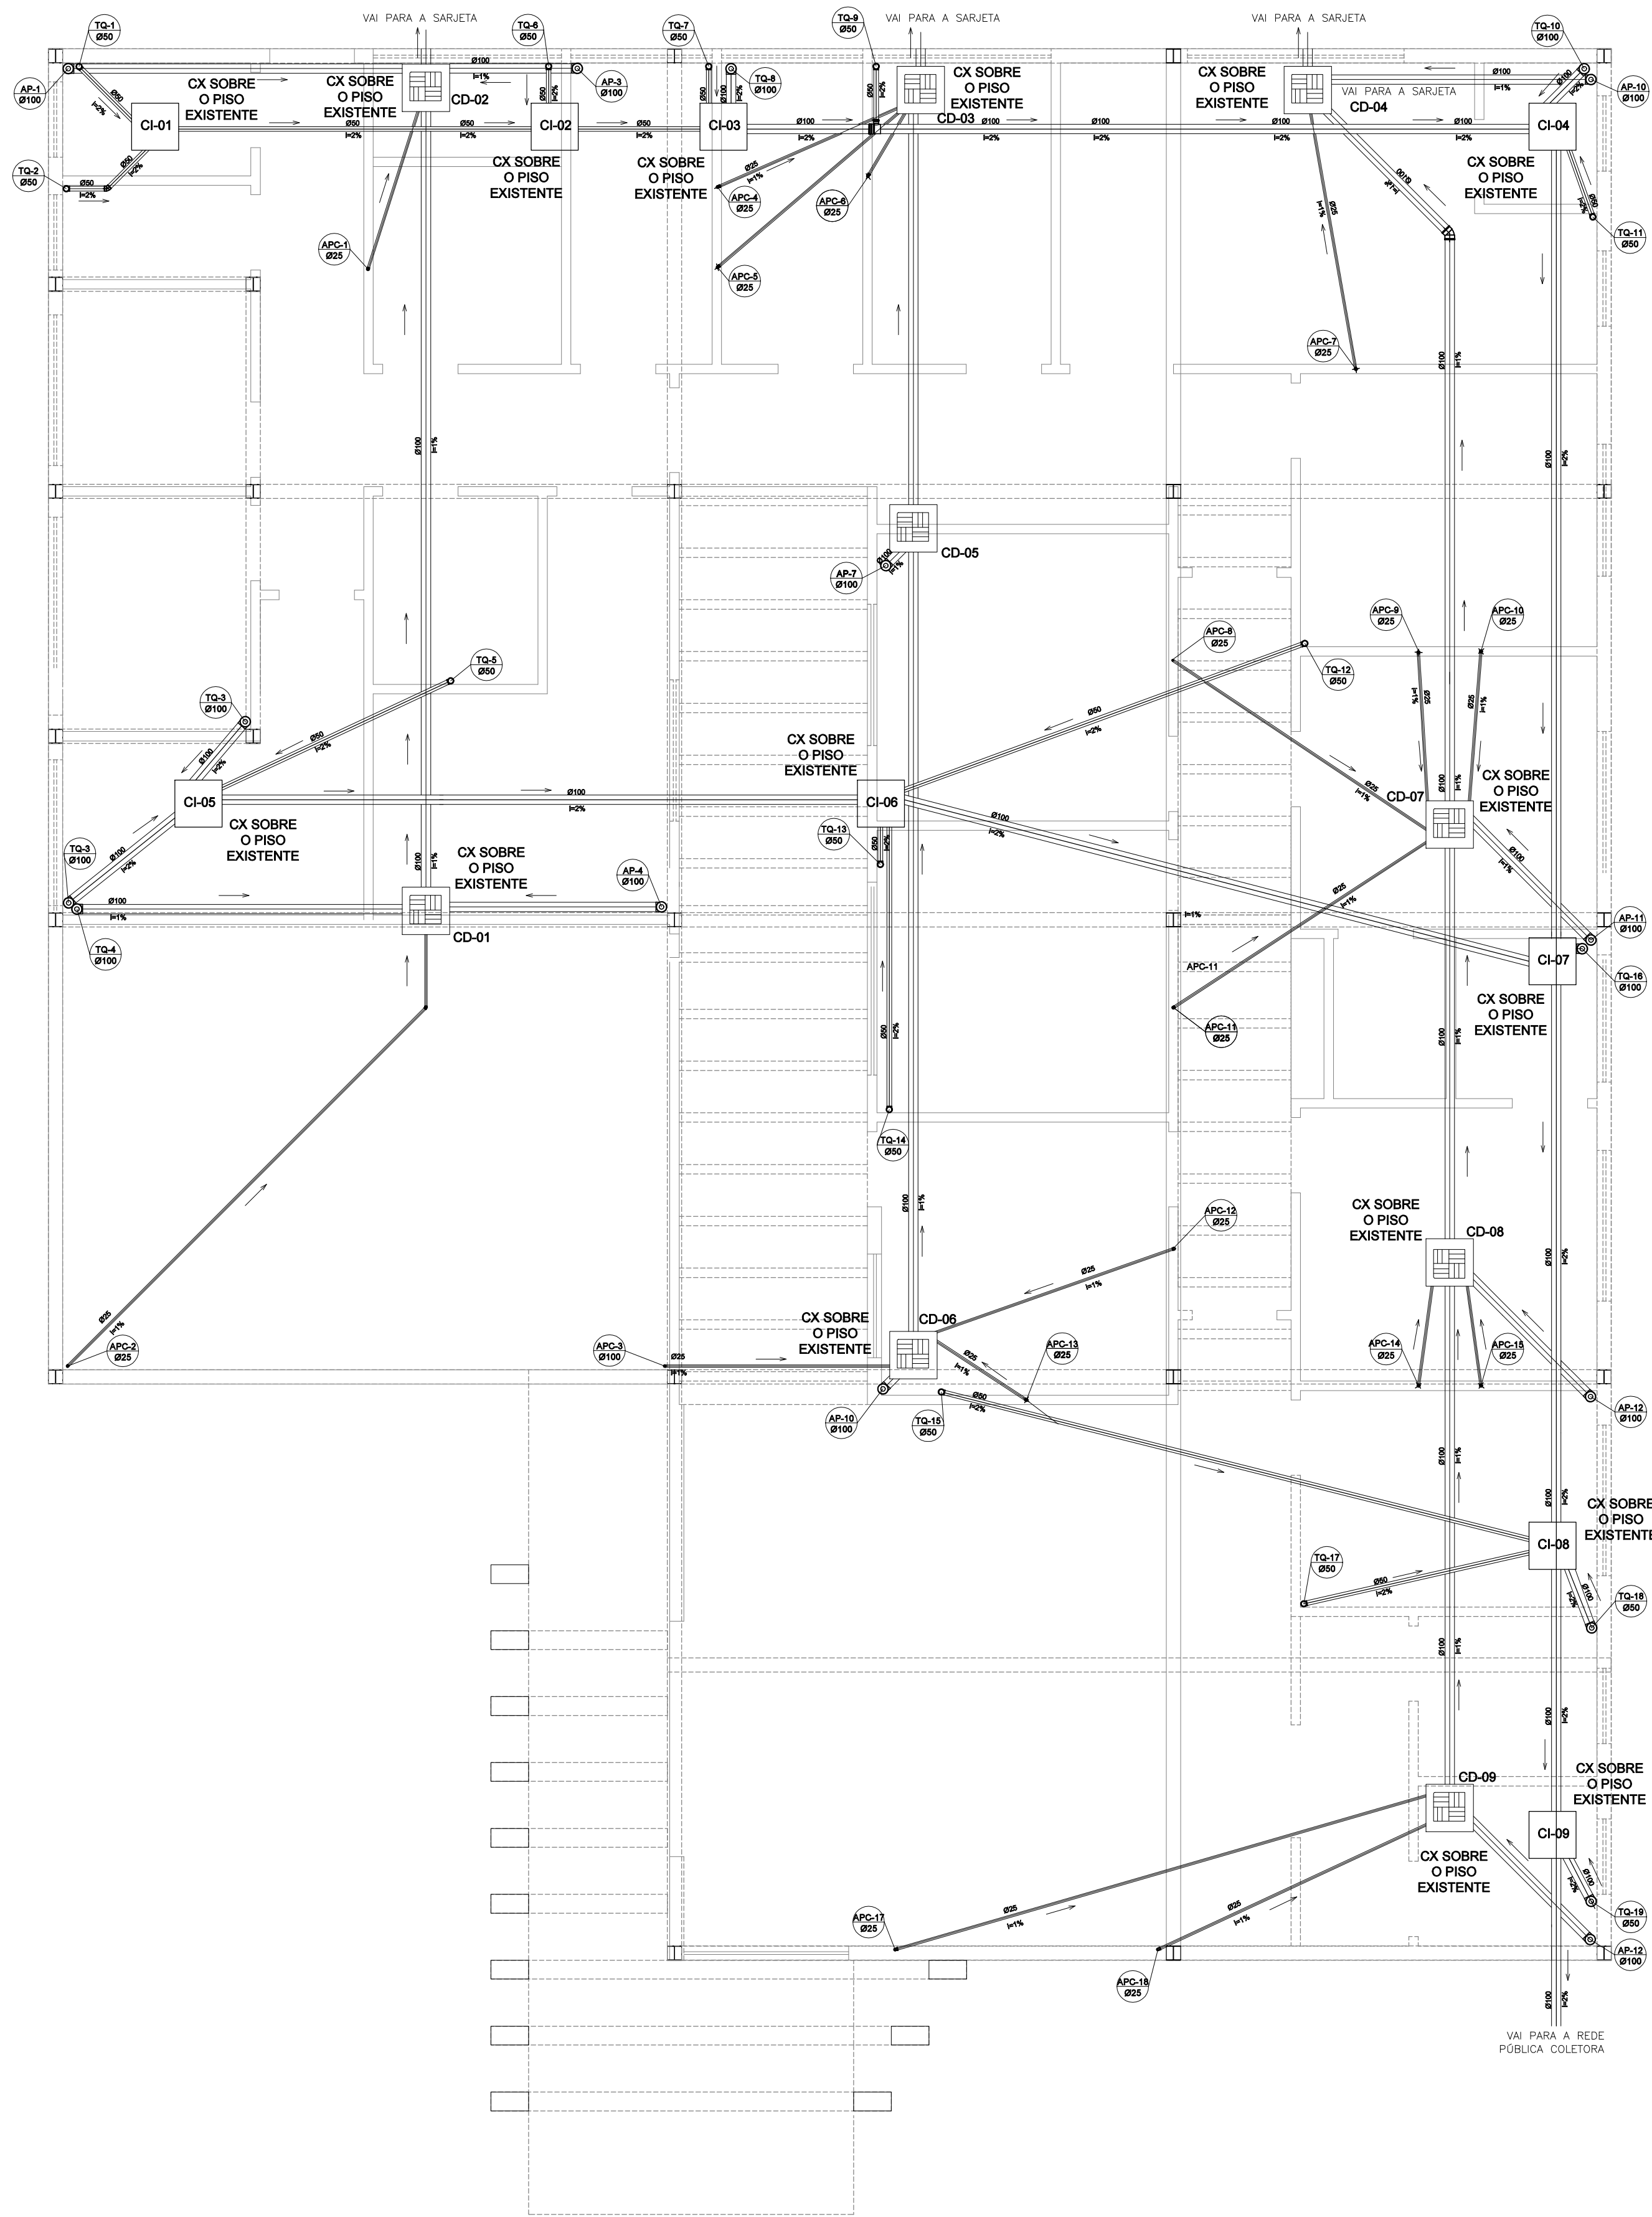


PLANTA BAIXA DISTRIBUIÇÃO – ESGOTO/ PLUVIAL
escala 1/50

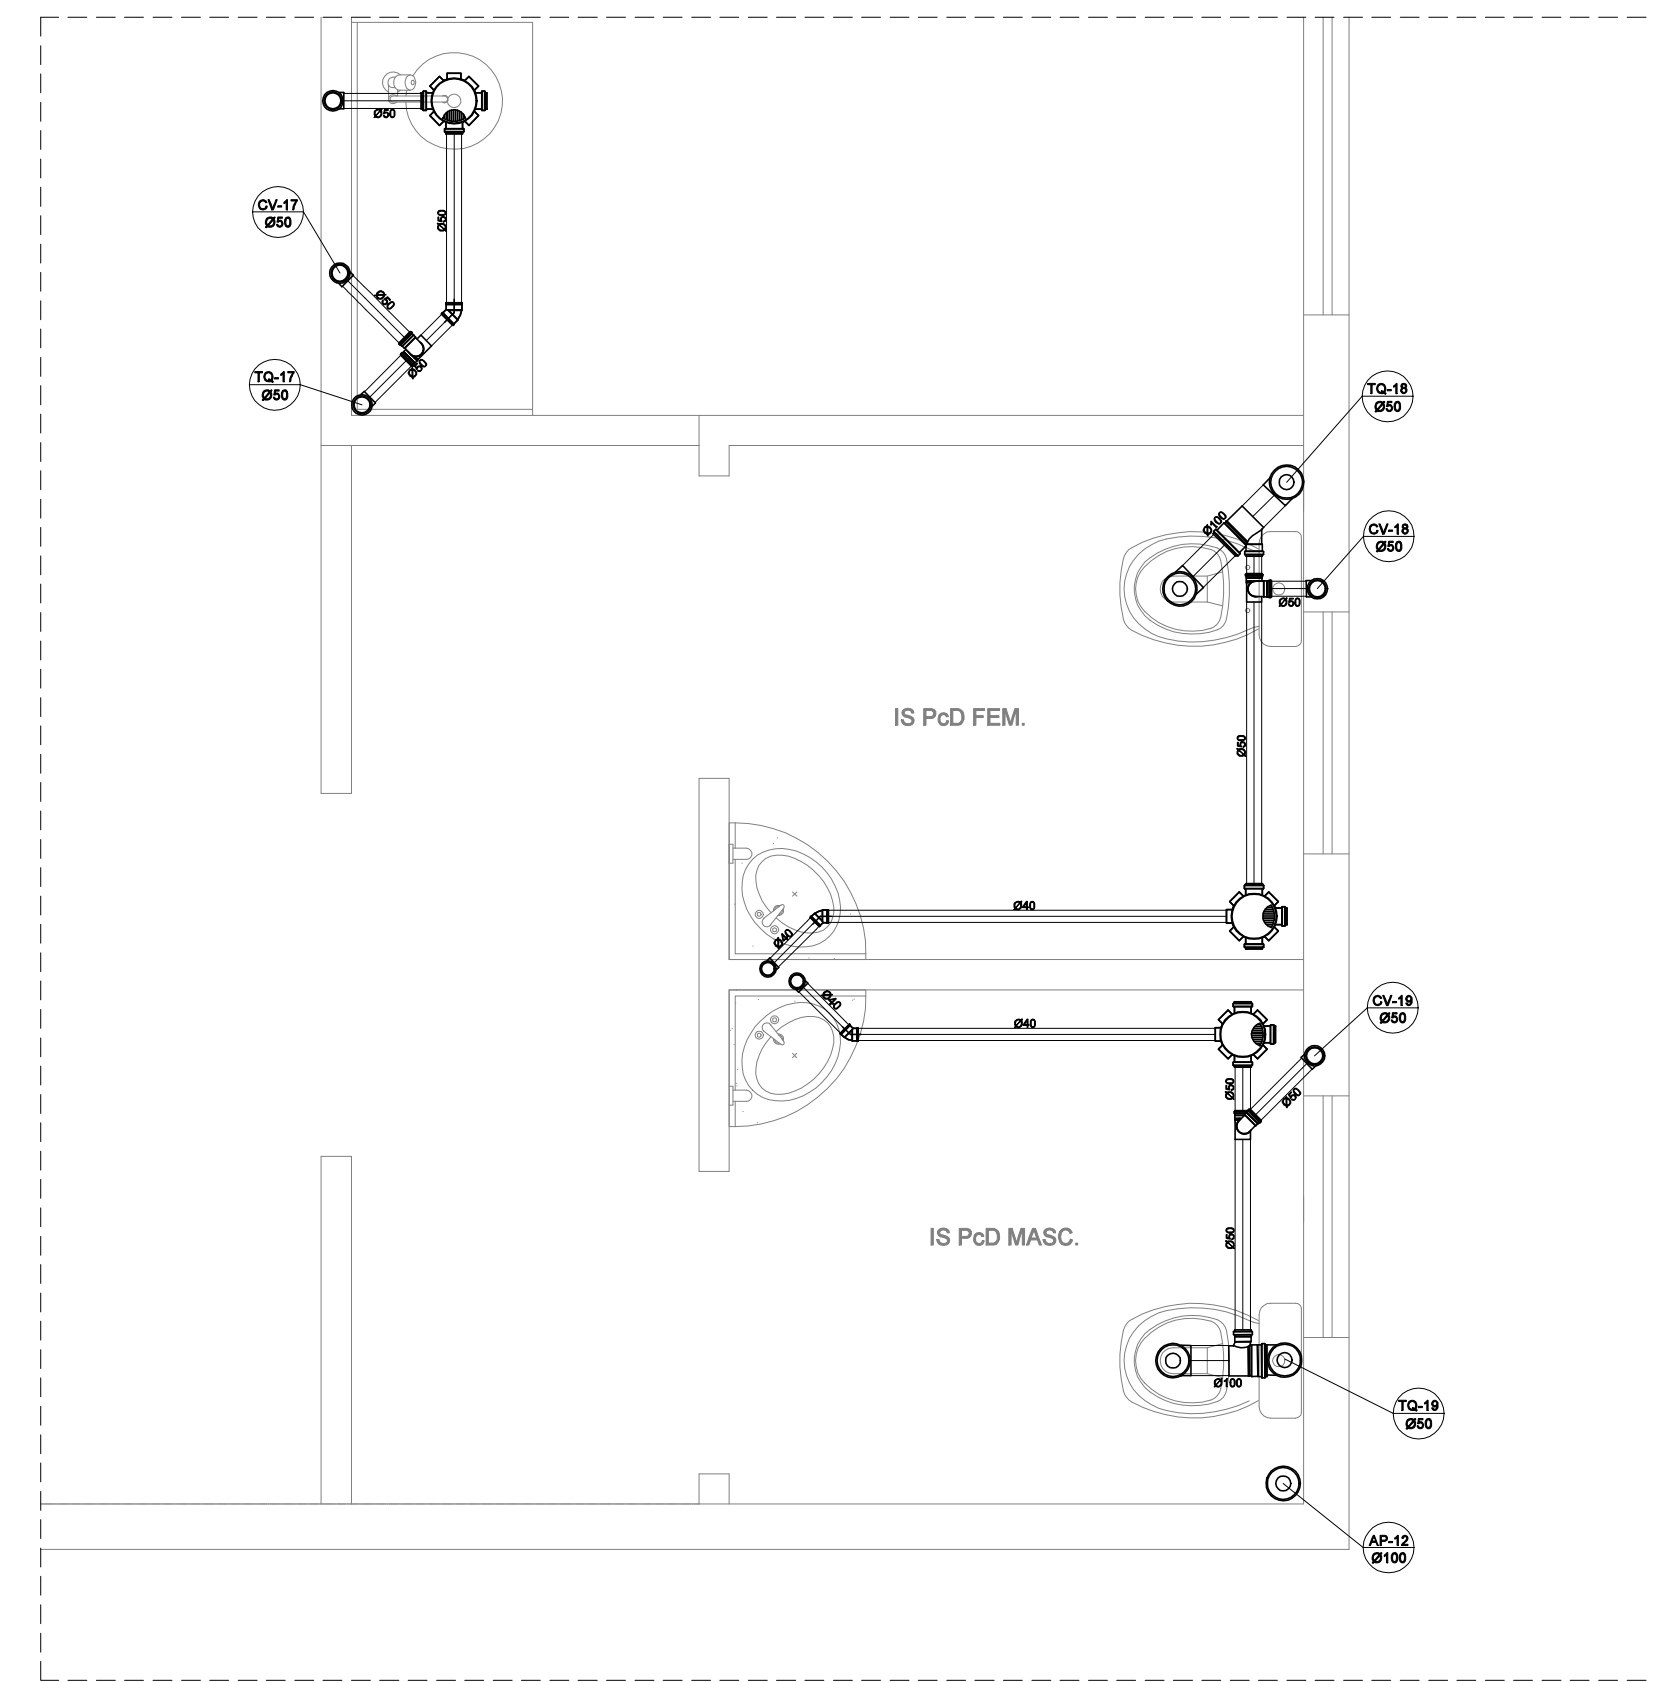


DETALHE 09 AMPLIADO

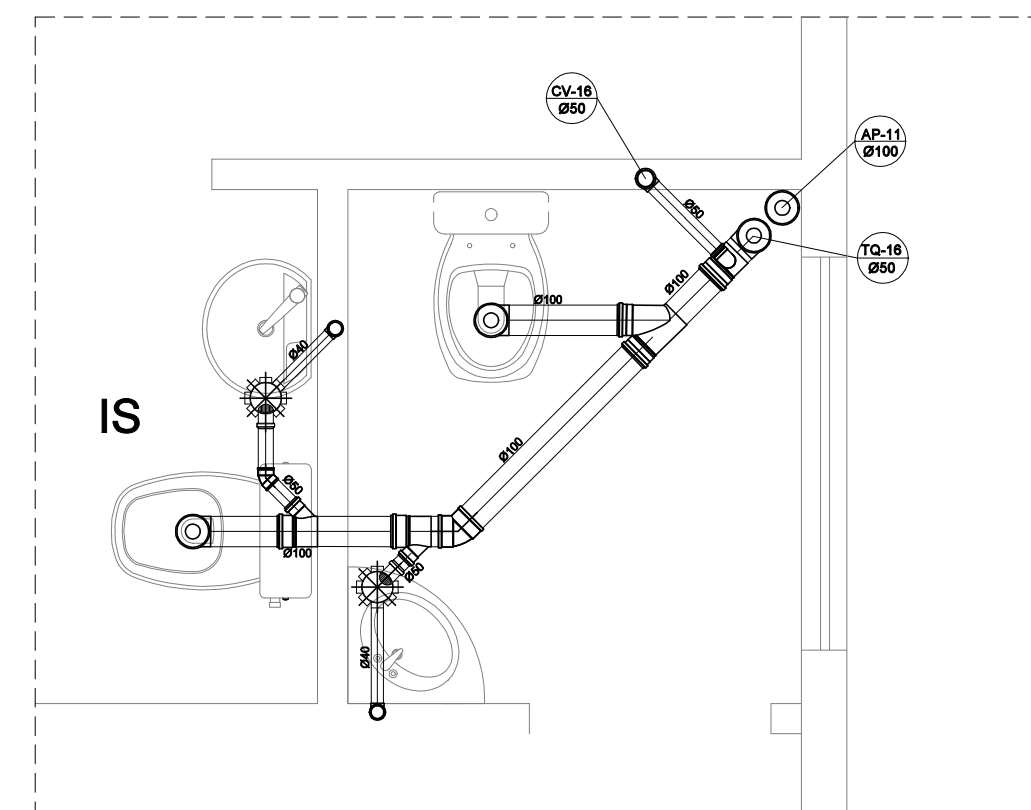


DETALHE 08 AMPLIADO

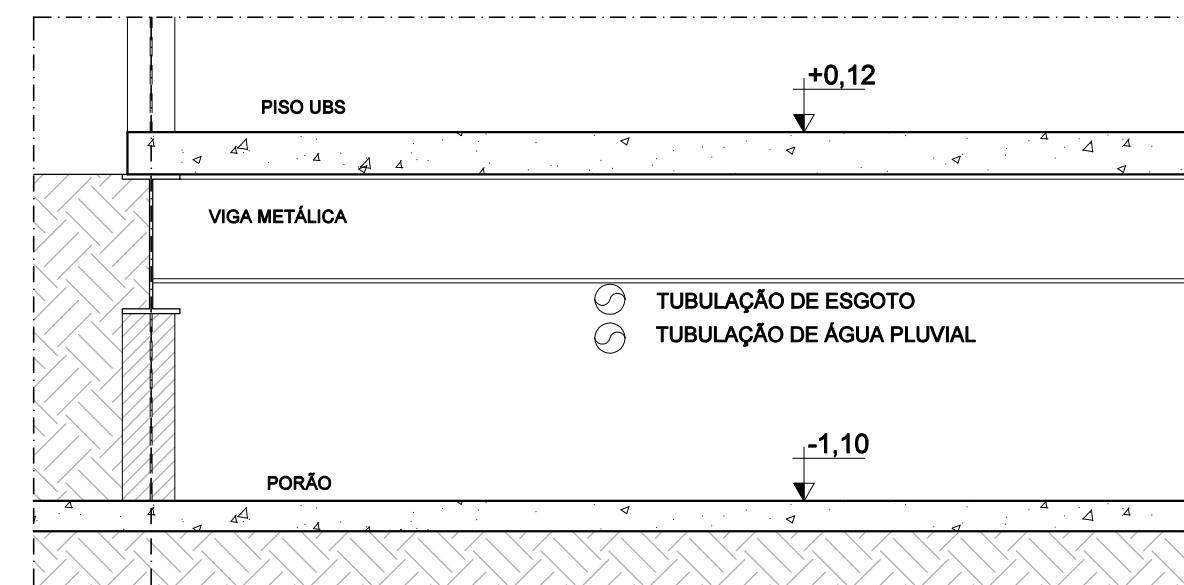

DETALHE PORÃO

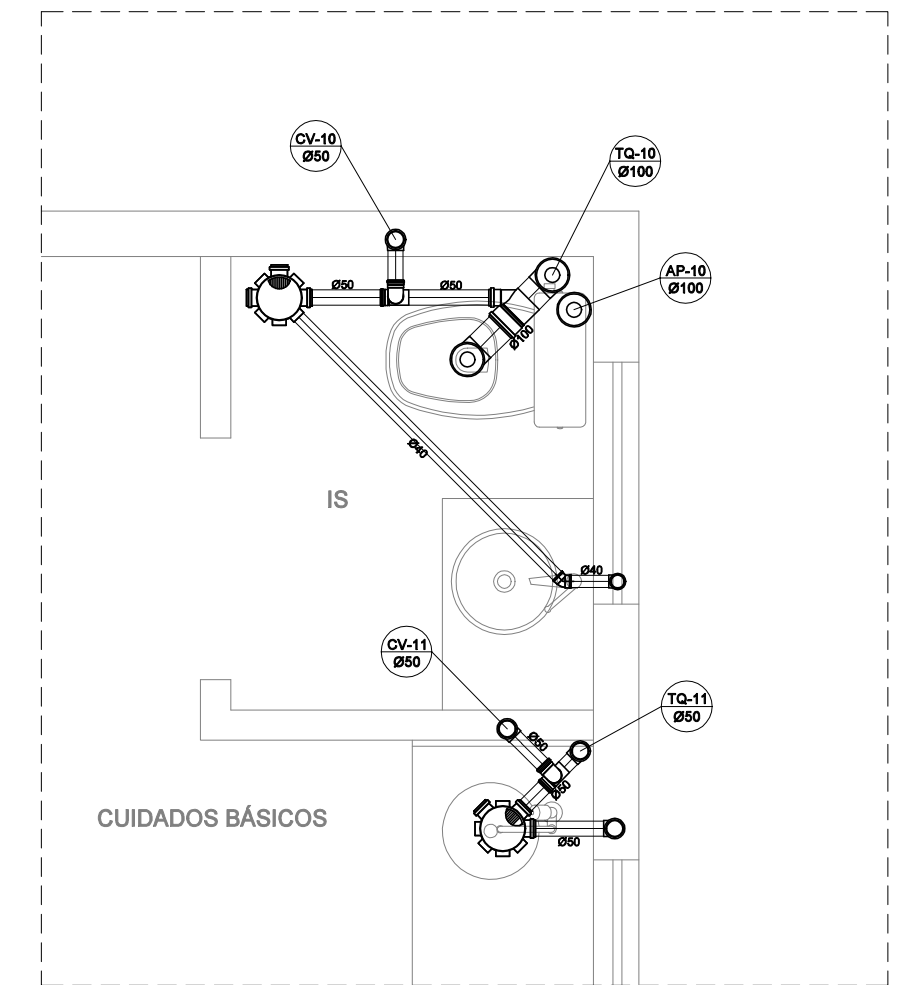

DETALHE 07 AMPLIADO

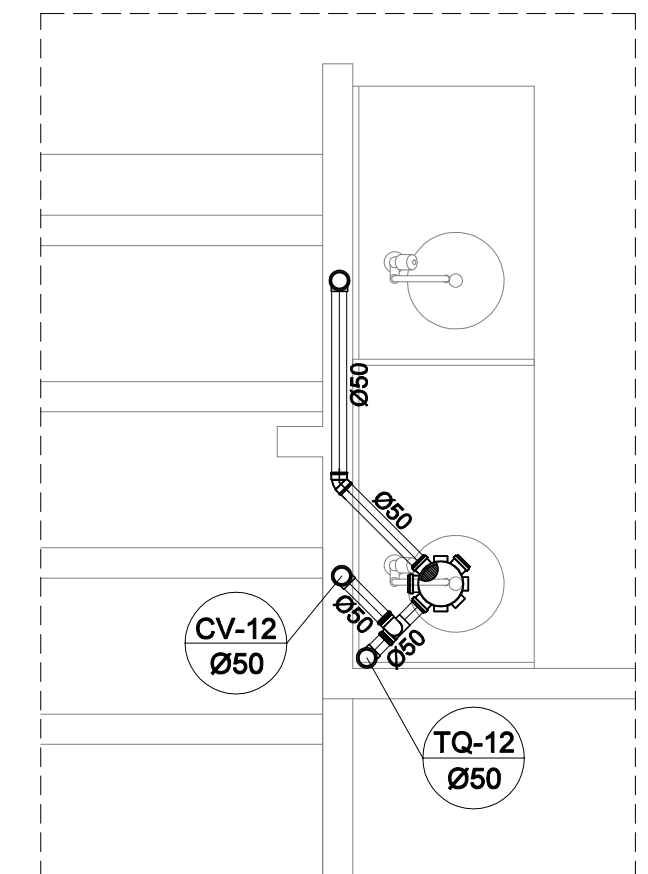

DETALHE 06 AMPLIADO

PROPRIETÁRIO:		CNPJ	
PREFEITURA MUNICIPAL DE NOVA ERA		16.819.831/0001-20	
EMPRESA CONTRATADA :		CNPJ	
ALESSANDRO DRUMOND GUERRA DA SILVA 02595790684			
ALESSANDRO DRUMOND - Engenharia & Arquitetura		19.881.726/ 0001-20	
RESPONSÁVEL TÉCNICO :		CAU	
ALESSANDRO DRUMOND GUERRA DA SILVA 02595790684			
ALESSANDRO DRUMOND GUERRA DA SILVA		Arquiteto e Urbanista - A82573-5	
É DE RESPONSABILIDADE DO RT O ATENDIMENTO À LEGISLAÇÃO EM VIGOR, ESTANDO O MESMO SUJEITO ÀS PENALIDADES DA LEI			
DETALHE			
PLANTA BAIXA DISTRIBUIÇÃO ESGOTO/PLUVIAL, DETALHES			
USO	UBS TIPO I	DATA	SETEMBRO/ 2023
TÍTULO	APROVAÇÃO	FOLHA	04/05
ENDEREÇO	RUA IBIÁ, N° 95 - B. DAS GRAÇAS - NOVA ERA/ MG		