




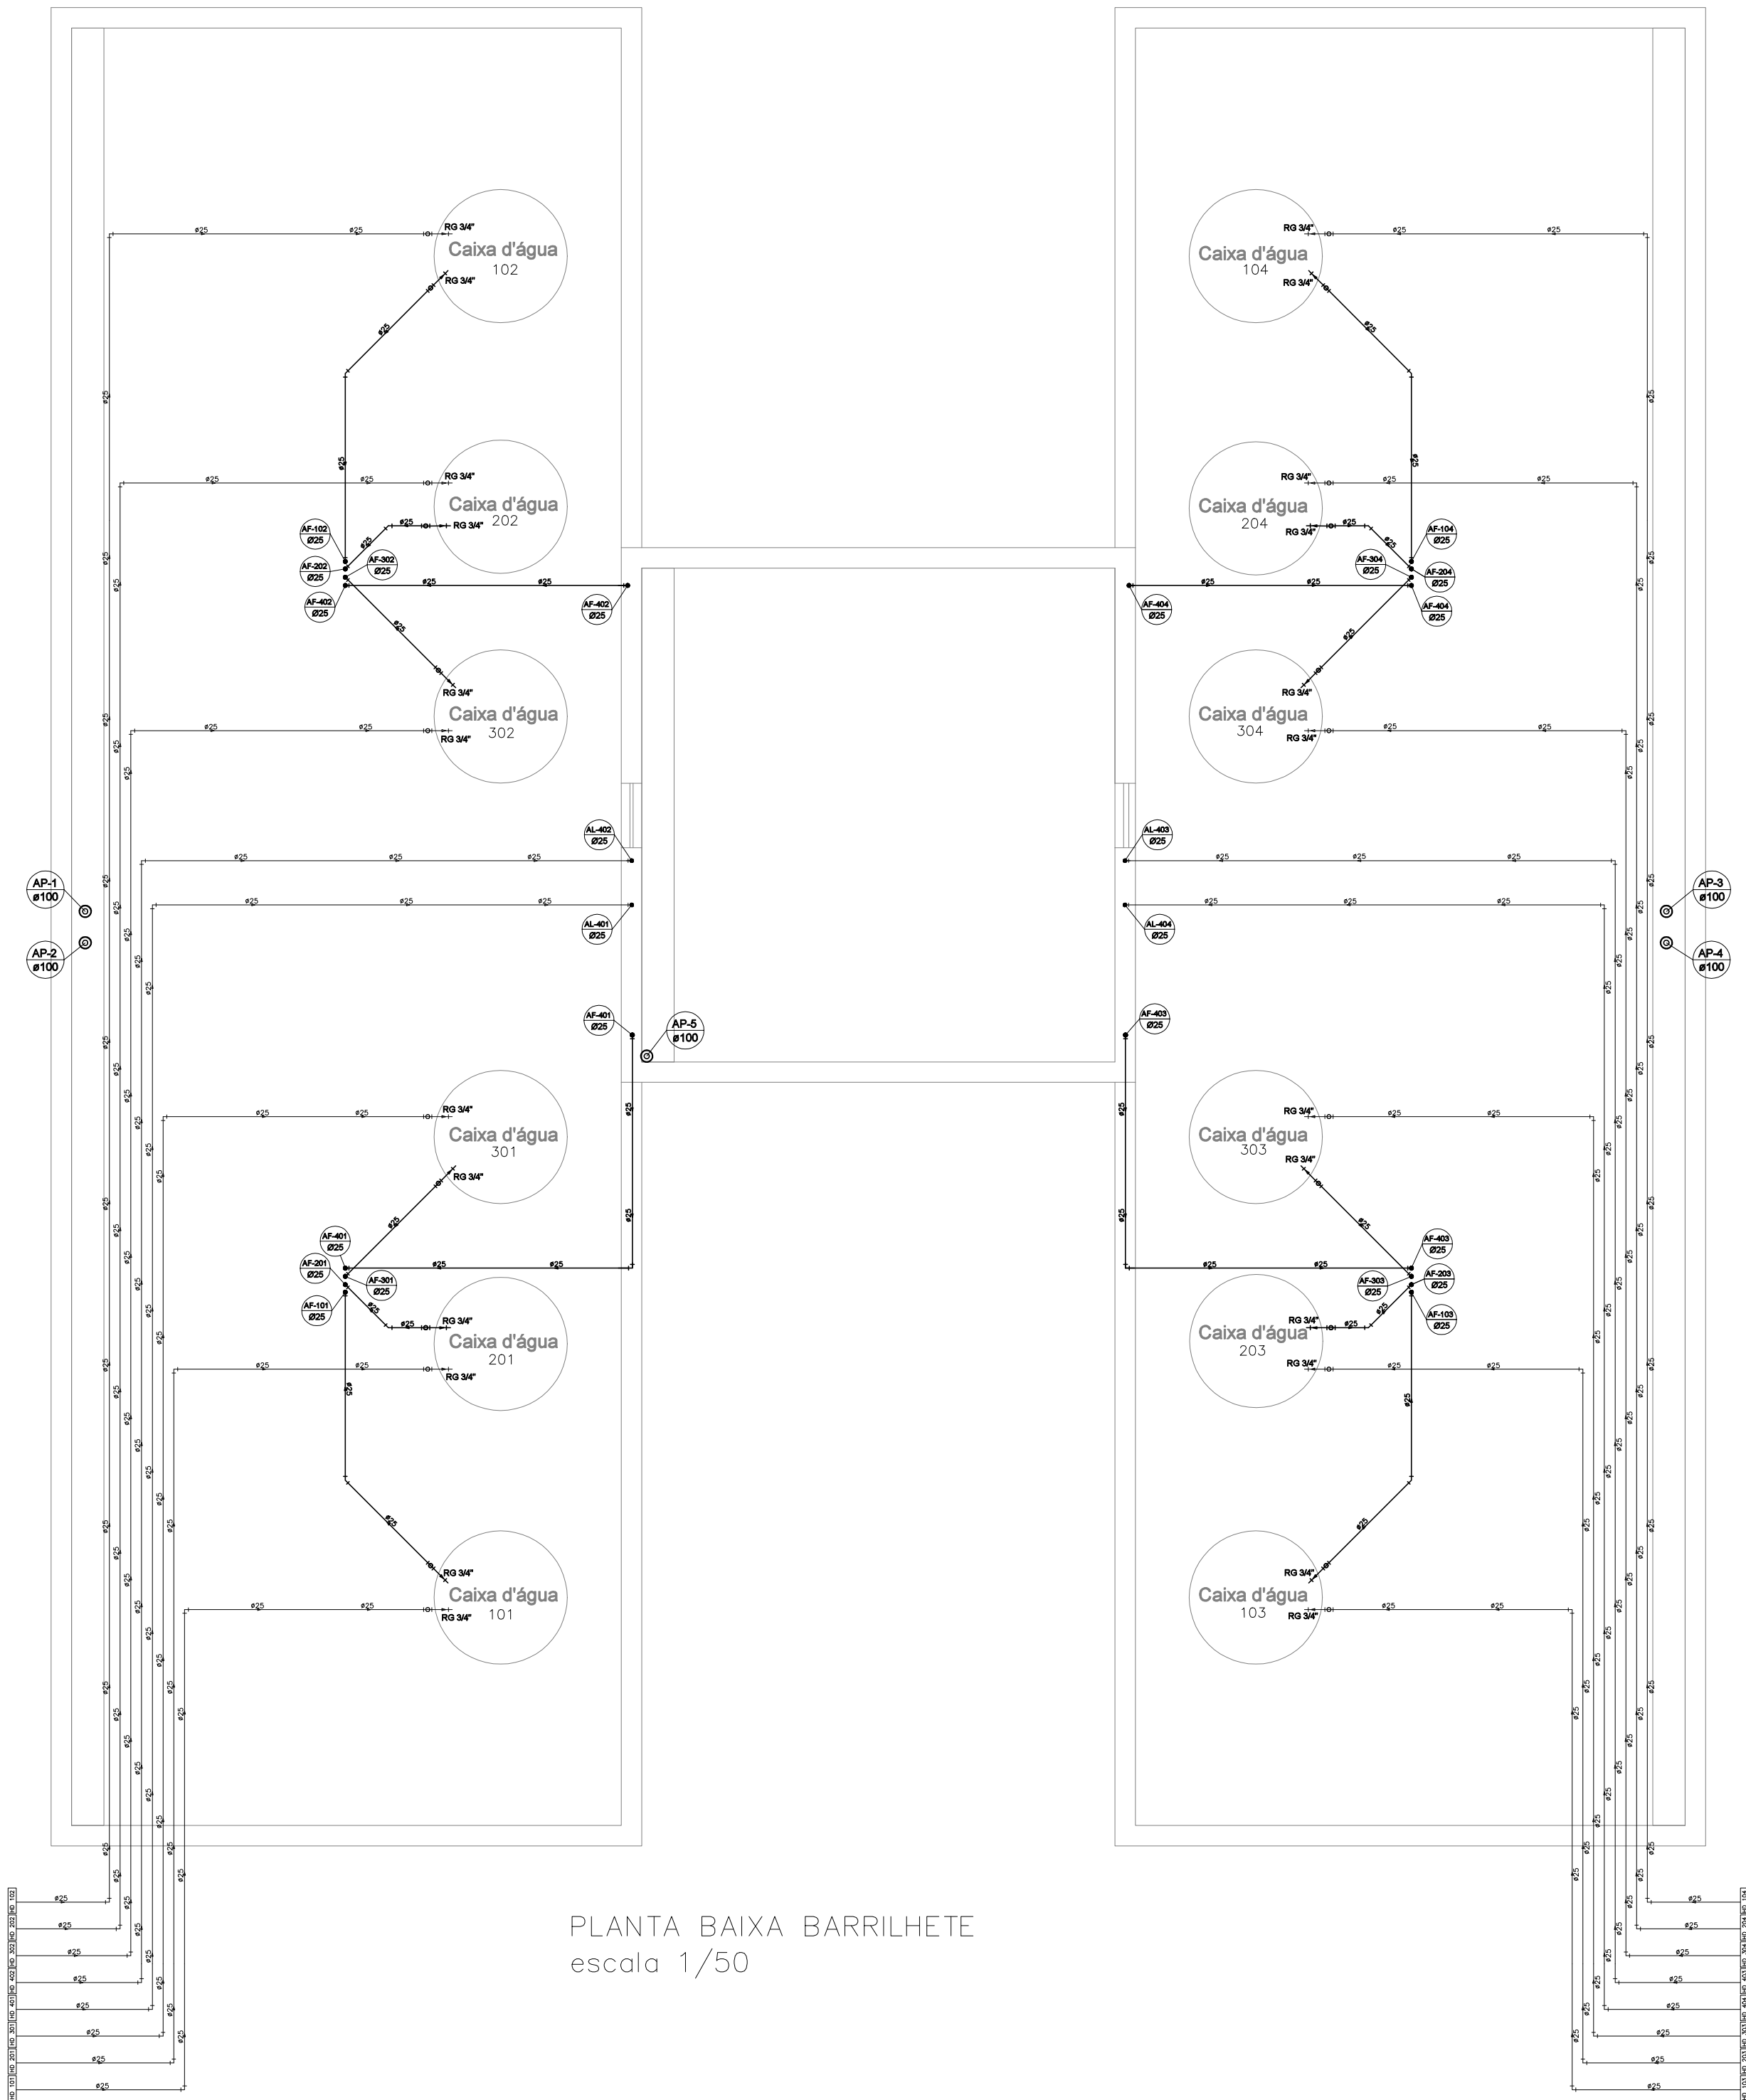

PLANTA BAIXA BARRILHETE
escala 1/50

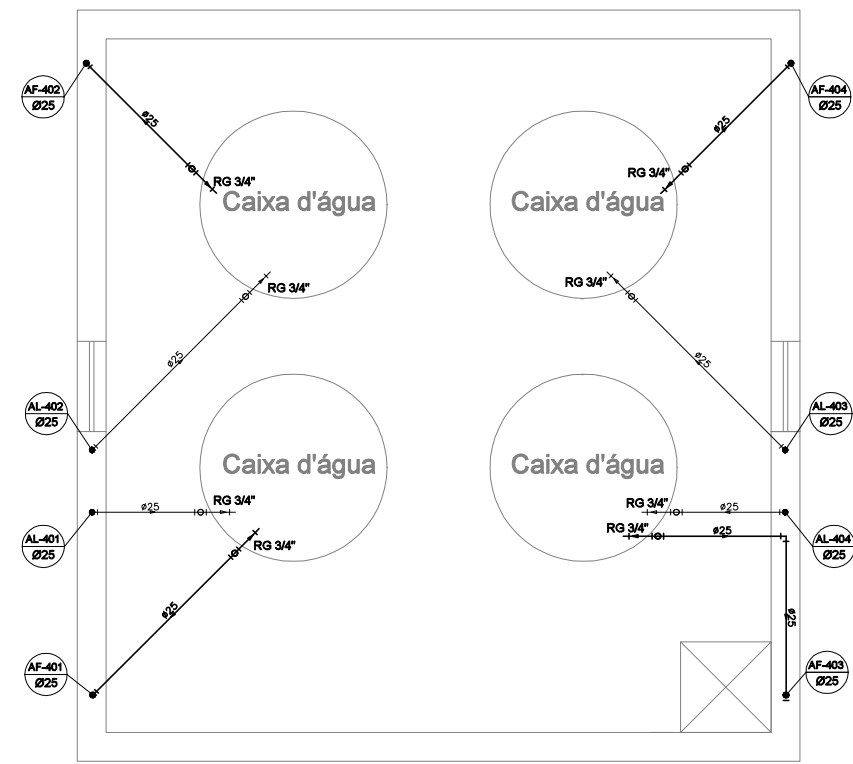

PLANTA BAIXA BARRILHETE 2
escala 1/50

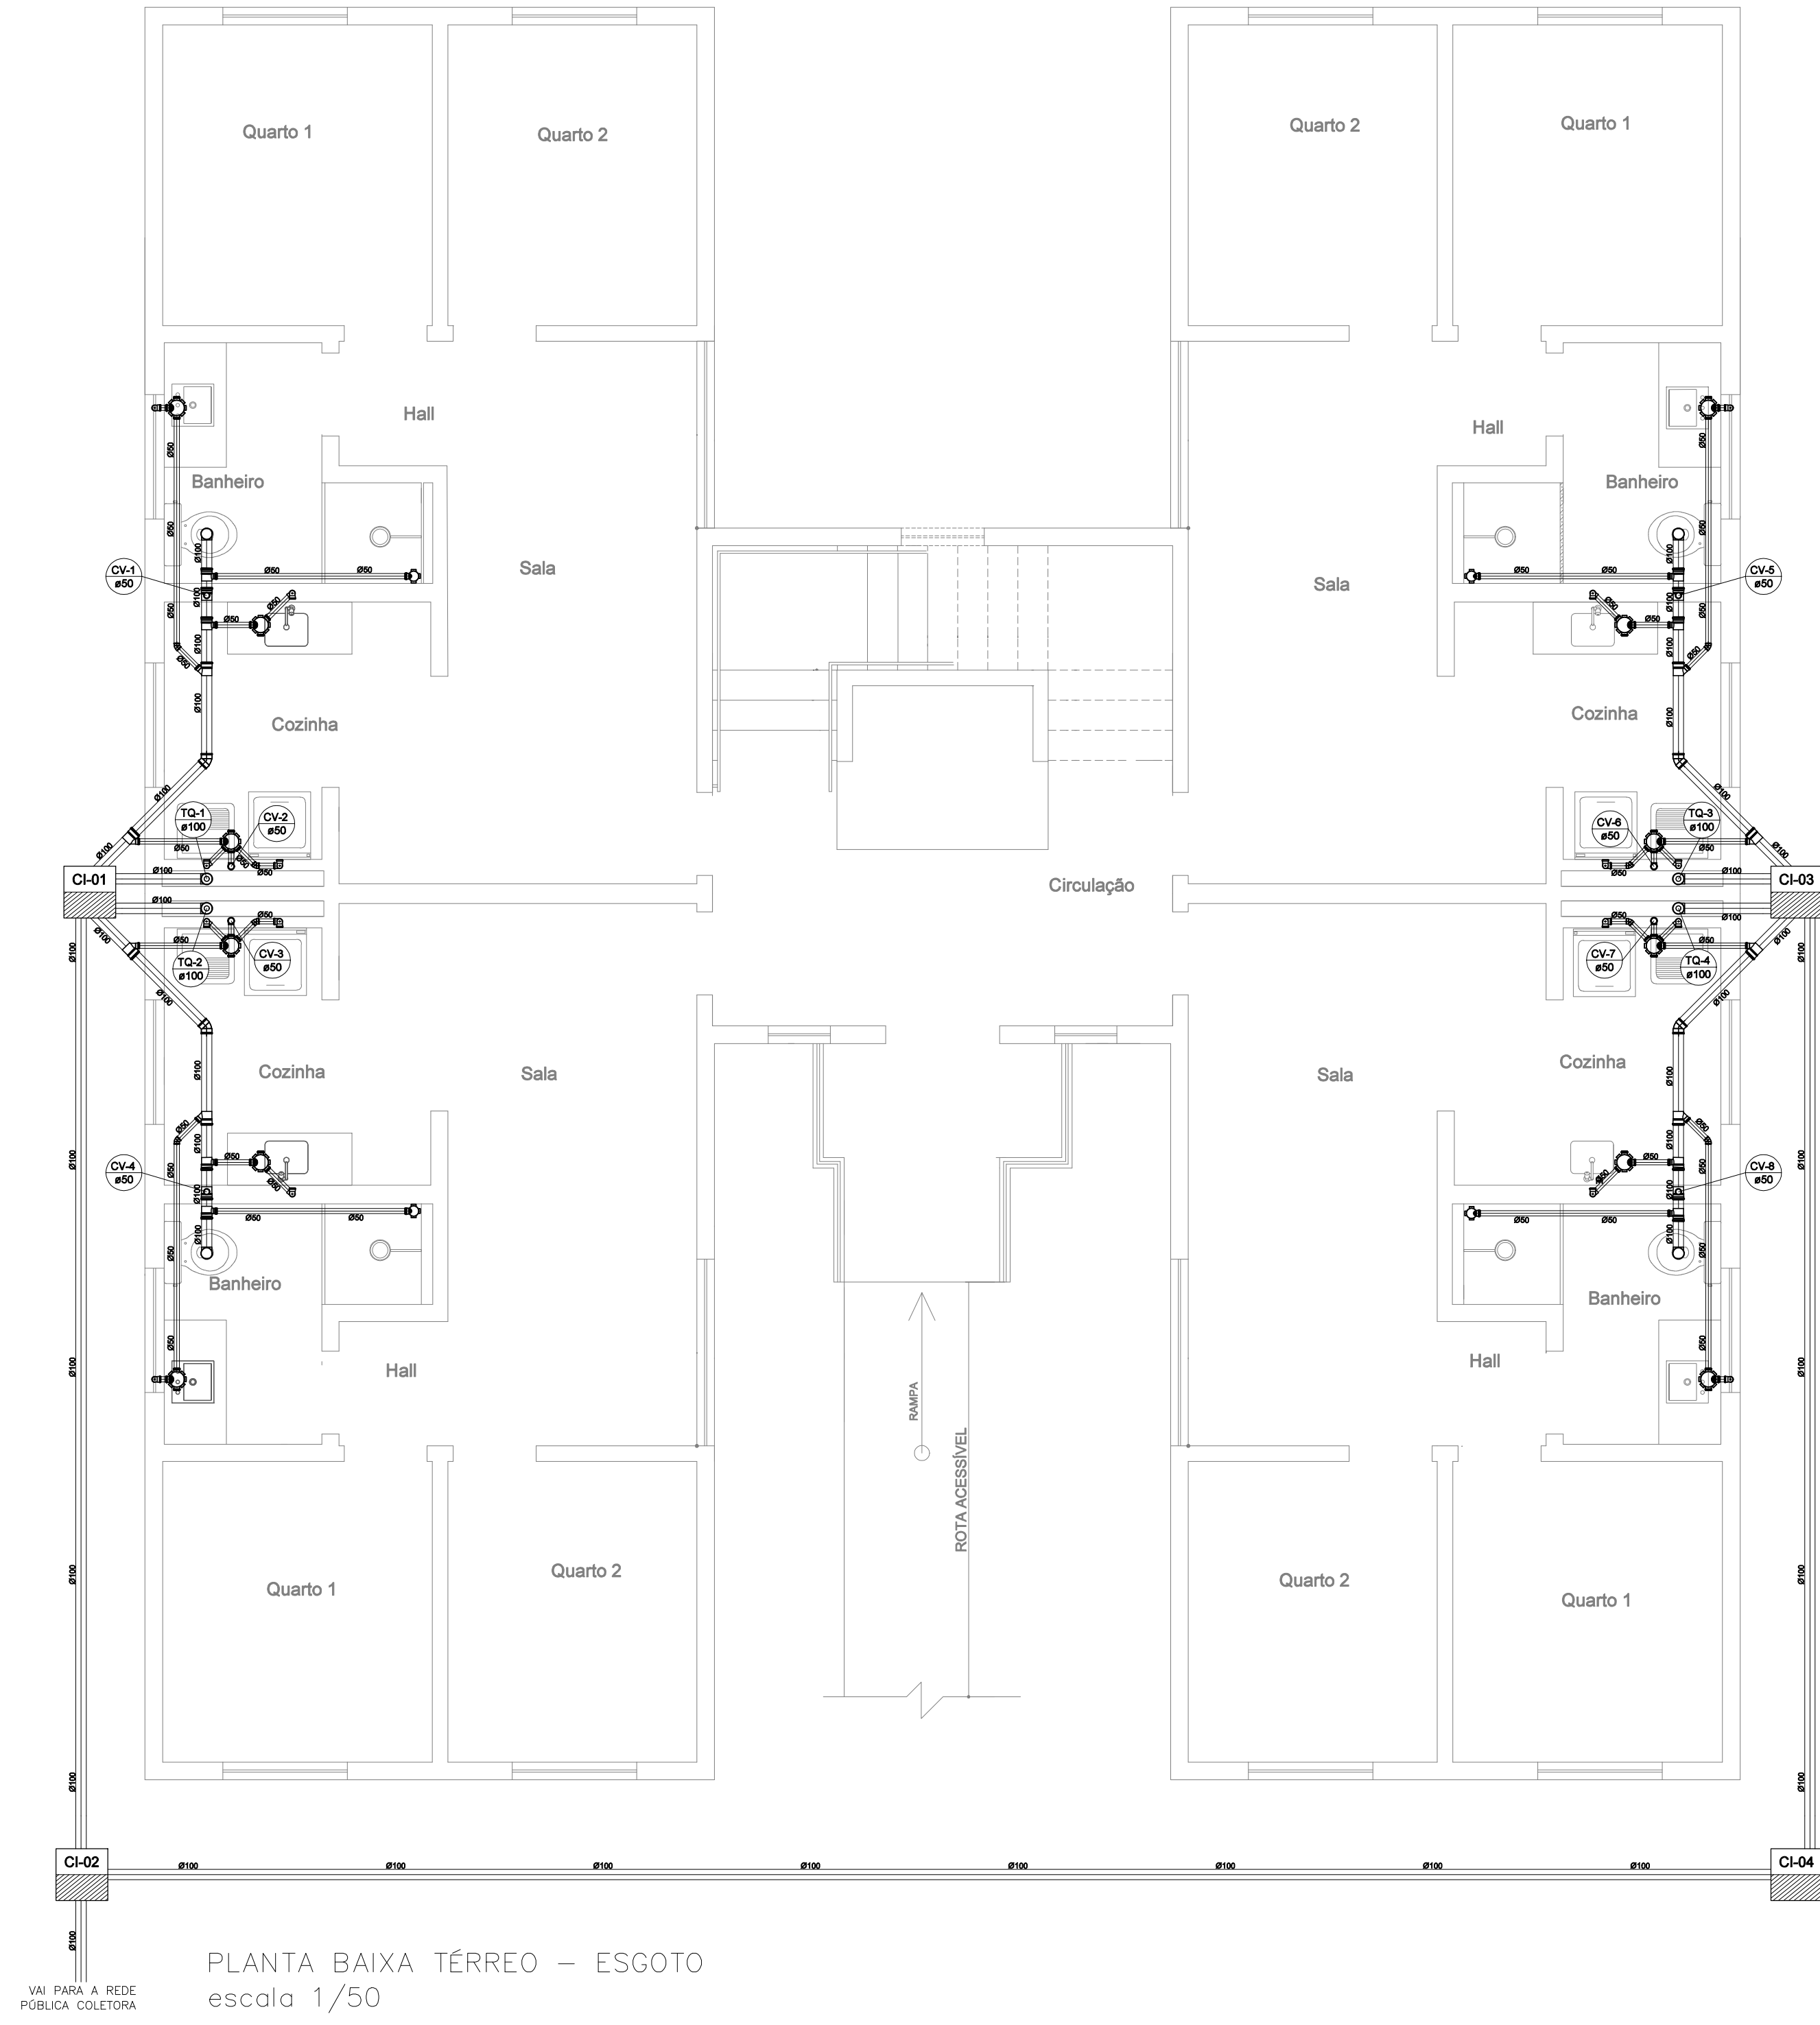

PLANTA BAIXA TÉRREO – ESGOTO
escala 1/50

PEÇAS PARA TUBULAÇÃO DE ESGOTO			
PEÇA	DESCRIÇÃO	MATERIAL	DIÂMETROS DISPONÍVEIS
	JOELHO 45°	PVC RÍGIDO	ø40, ø50, ø75, ø100, ø150mm.
	JOELHO 90°	PVC RÍGIDO	ø40, ø50, ø75, ø100, ø150mm.
	JOELHO 90° COM VISITA	PVC RÍGIDO	ø100x50mm.
	JUNÇÃO DUPLA	PVC RÍGIDO	ø75, ø100mm.
	JUNÇÃO SIMPLES	PVC RÍGIDO	ø40, ø50, ø75, ø100, ø150mm.
	JUNÇÃO DE REDUÇÃO	PVC RÍGIDO	ø75x50, ø100x75, ø100x50, ø150x50mm.
	LUVA SIMPLES	PVC RÍGIDO	ø40, ø50, ø75, ø100, ø150mm.
	PLUG	PVC RÍGIDO	ø50, ø75, ø100mm.
	REDUÇÃO EXCÊNTRICA	PVC RÍGIDO	ø75x50, ø100x75, ø100x50, ø150x50mm.
	TE	PVC RÍGIDO	ø40, ø50, ø75, ø100, ø150mm.
	TE DE REDUÇÃO	PVC RÍGIDO	ø75x50, ø100x75, ø100x50, ø150x50mm.
	BUCHA DE REDUÇÃO LONGA	PVC RÍGIDO	ø50x40mm.
	CAIXA SIFONADA	PVC RÍGIDO	ø150x150x50mm.

PROPRIETÁRIO :		CNPJ
PREFEITURA MUNICIPAL DE NOVA ERA		16.819.831/0001-20
EMPRESA CONTRATADA :		CNPJ
ALESSANDRO DRUMOND - Engenharia & Arquitetura		19.881.726/ 0001-20
RESPONSÁVEL TÉCNICO :		CAU
ALESSANDRO DRUMOND GUERRA DA SILVA		Arquiteto e Urbanista - A82573-5
É DE RESPONSABILIDADE DO RT O ATENDIMENTO À LEGISLAÇÃO EM VIGOR, ESTANDO O MESMO SUJEITO ÀS PENALIDADES DA LEI		
DETALHE		
PLANTA BAIXA ÁGUA FRIA/ BARRILHETE/ ESGOTO, VISTAS ISOMÉTRICAS		
USO	RESIDENCIAL	DATA MARÇO/ 2023
TÍTULO	APROVAÇÃO	FOLHA
ENDEREÇO	RUA FAZENDA DA VARGEM, S/N , SANTANA - NOVA ERA/ MG	
		02/03