




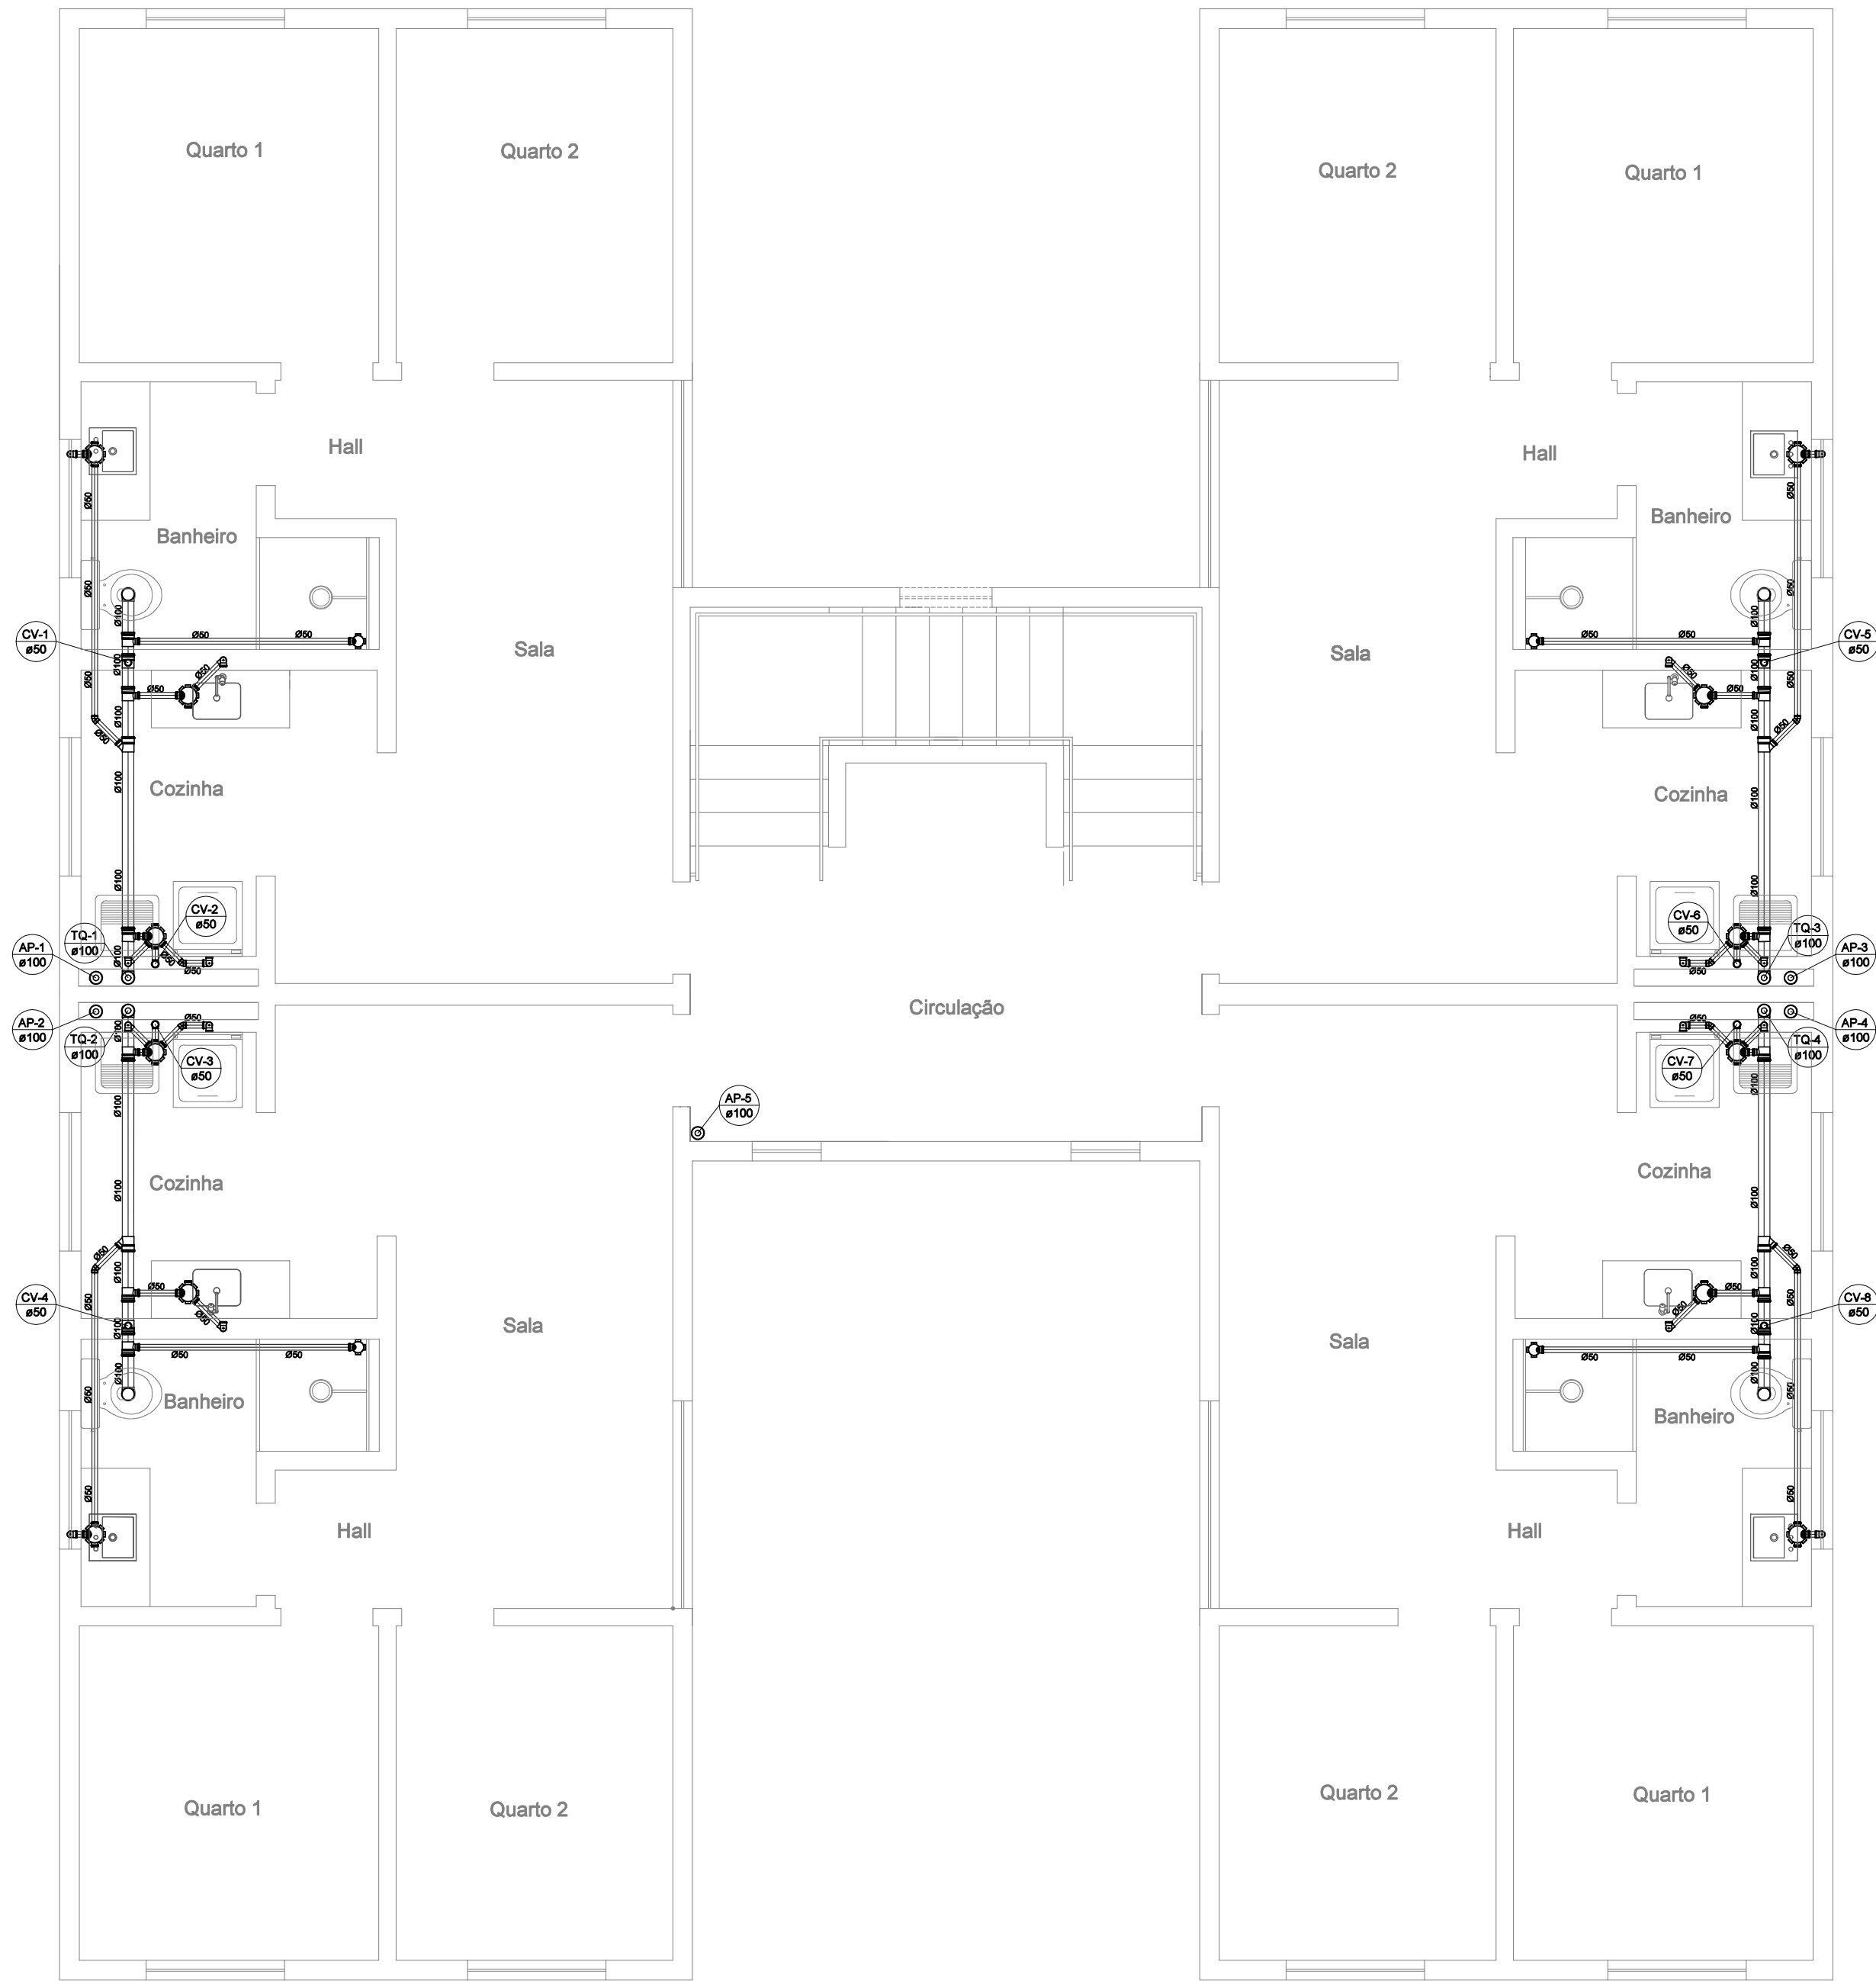

PLANTA BAIXA PAV. TIPO – ESGOTO
escala 1/50

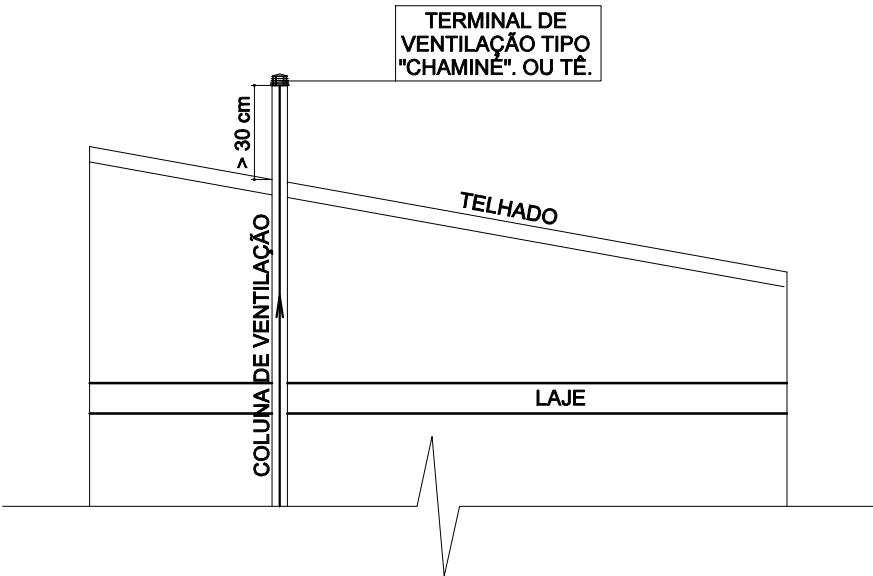

PLANTA BAIXA TÉRREO – ÁGUA PLUVIAL
escala 1/50

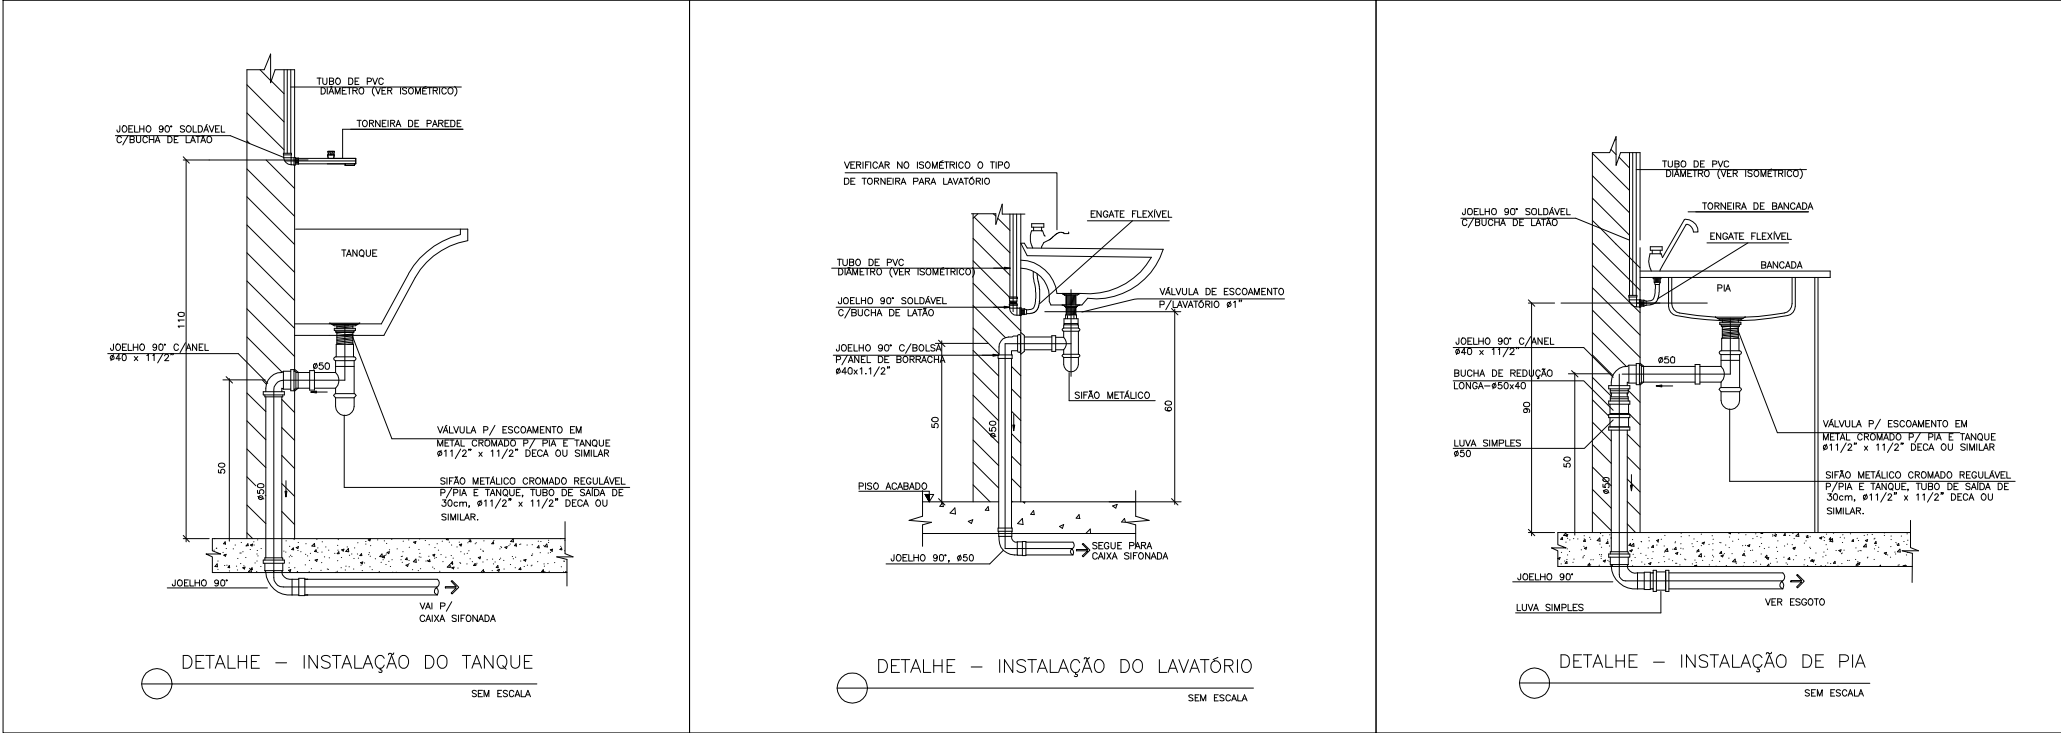

ESQUEMA DA COLUNA DE VENTILAÇÃO
sem escala

PROPRIETÁRIO :		CNPJ	
PREFEITURA MUNICIPAL DE NOVA ERA		16.819.831/0001-20	
EMPRESA CONTRATADA :		CNPJ	
ALESSANDRO DRUMOND - Engenharia & Arquitetura		19.881.726/ 0001-20	
RESPONSÁVEL TÉCNICO :		CAU	
ALESSANDRO DRUMOND GUERRA DA SILVA		Arquiteto e Urbanista - A82573-5	
É DE RESPONSABILIDADE DO RT O ATENDIMENTO À LEGISLAÇÃO EM VIGOR, ESTANDO O MESMO SUJEITO ÀS PENALIDADES DA LEI			
DETALHE			
PLANTA BAIXA ÁGUA FRIA/ BARRILHETE/ ESGOTO, VISTAS ISOMÉTRICAS		DATA	
USO		MARÇO/ 2023	
TÍTULO		FOLHA	
APROVAÇÃO		03/03	
ENDEREÇO		RUA FAZENDA DA VARGEM, S/N , SANTANA - NOVA ERA/ MG	